

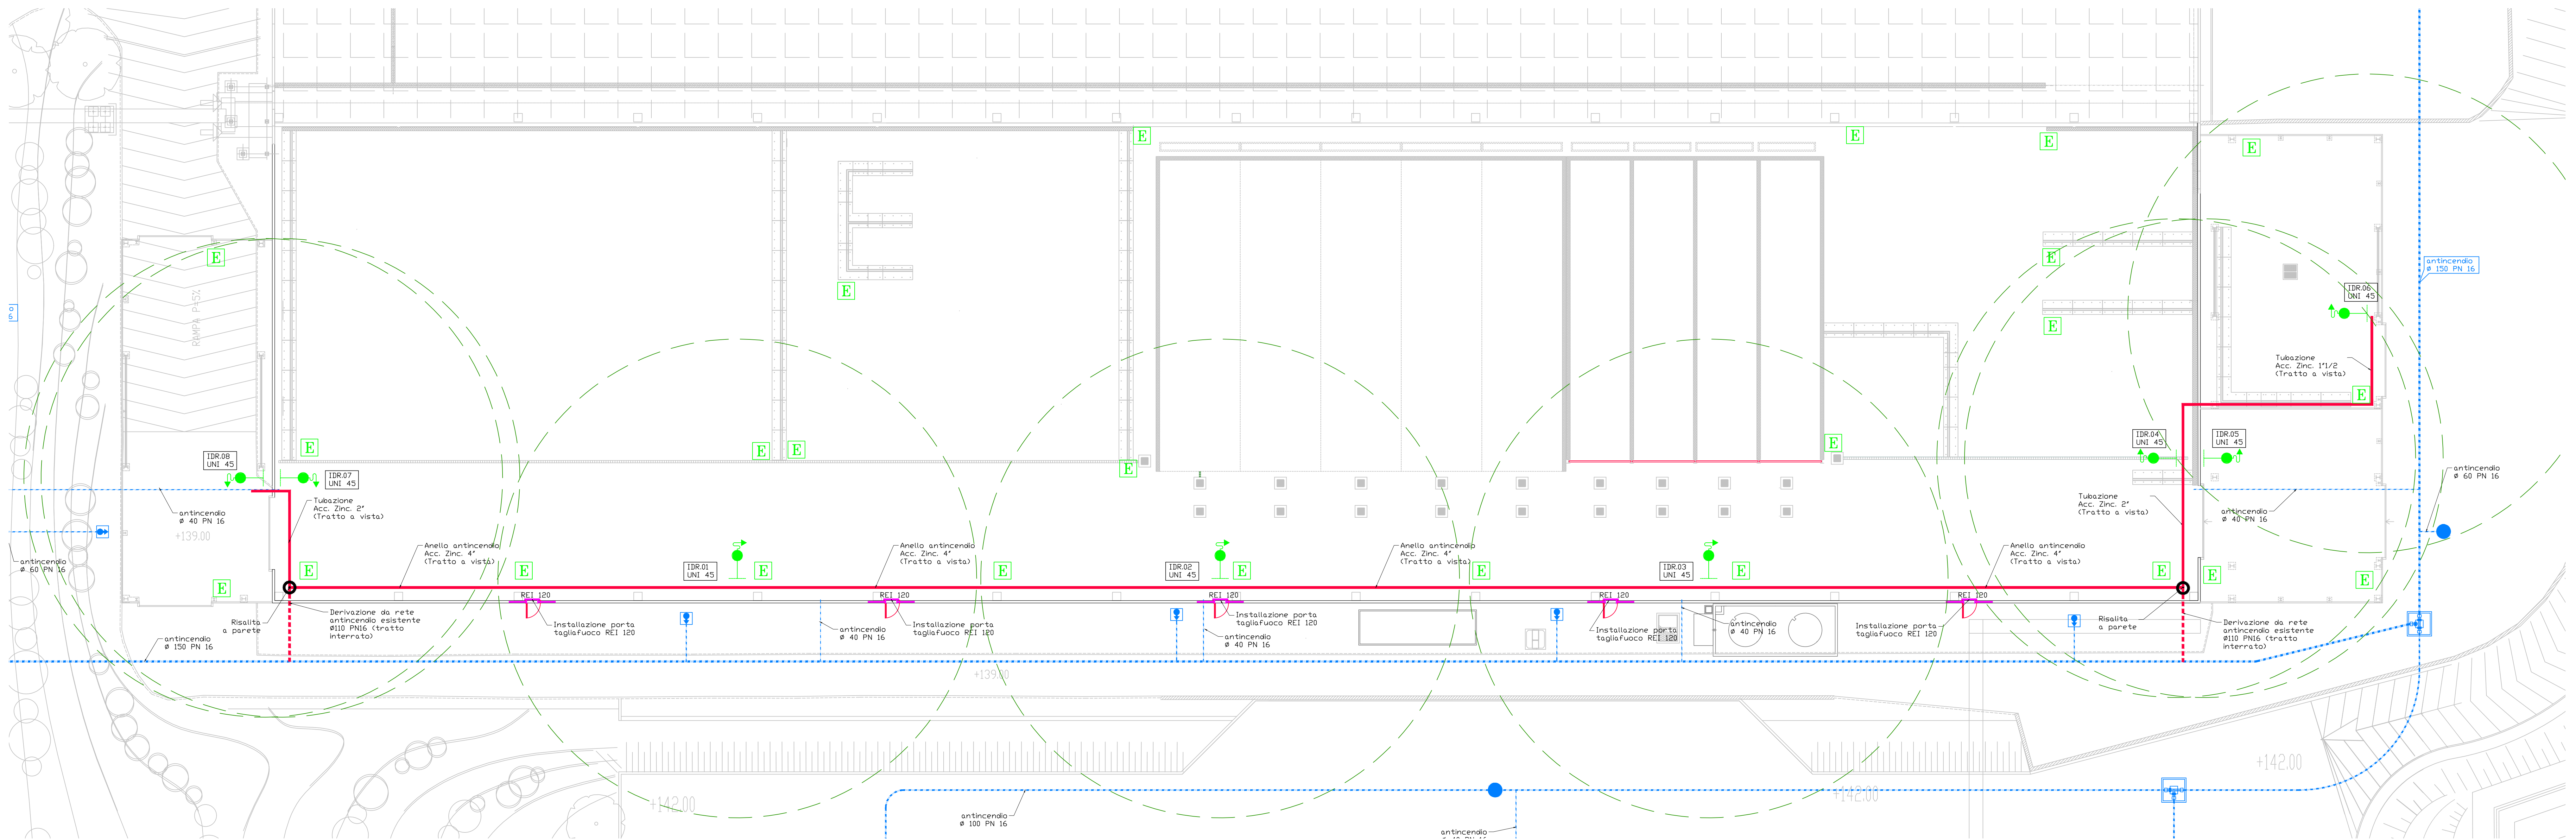
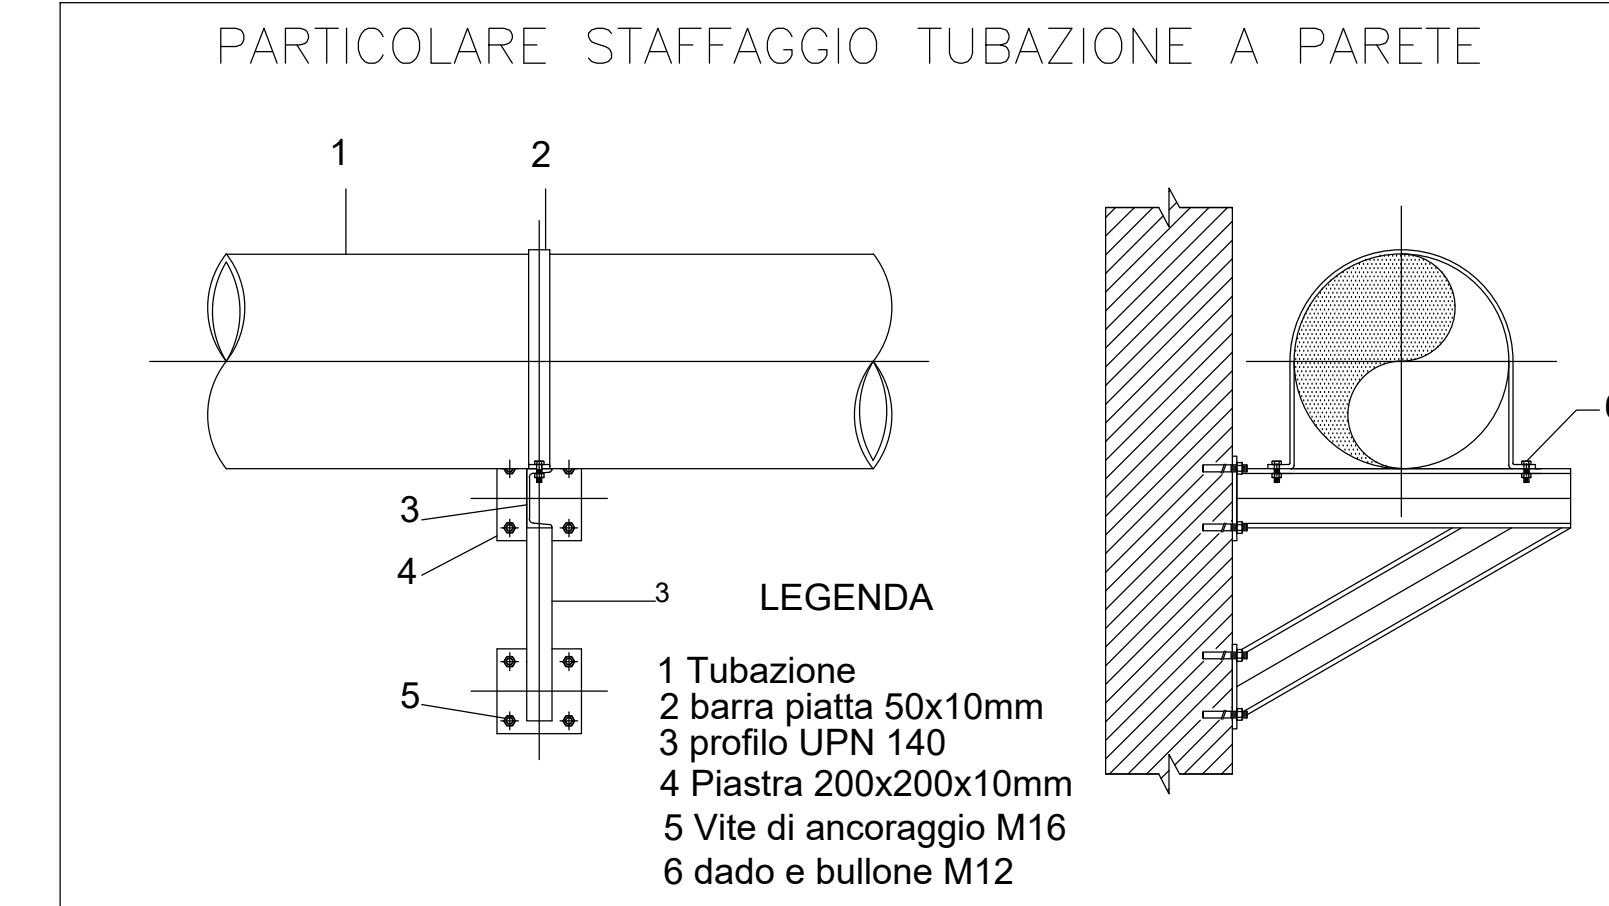
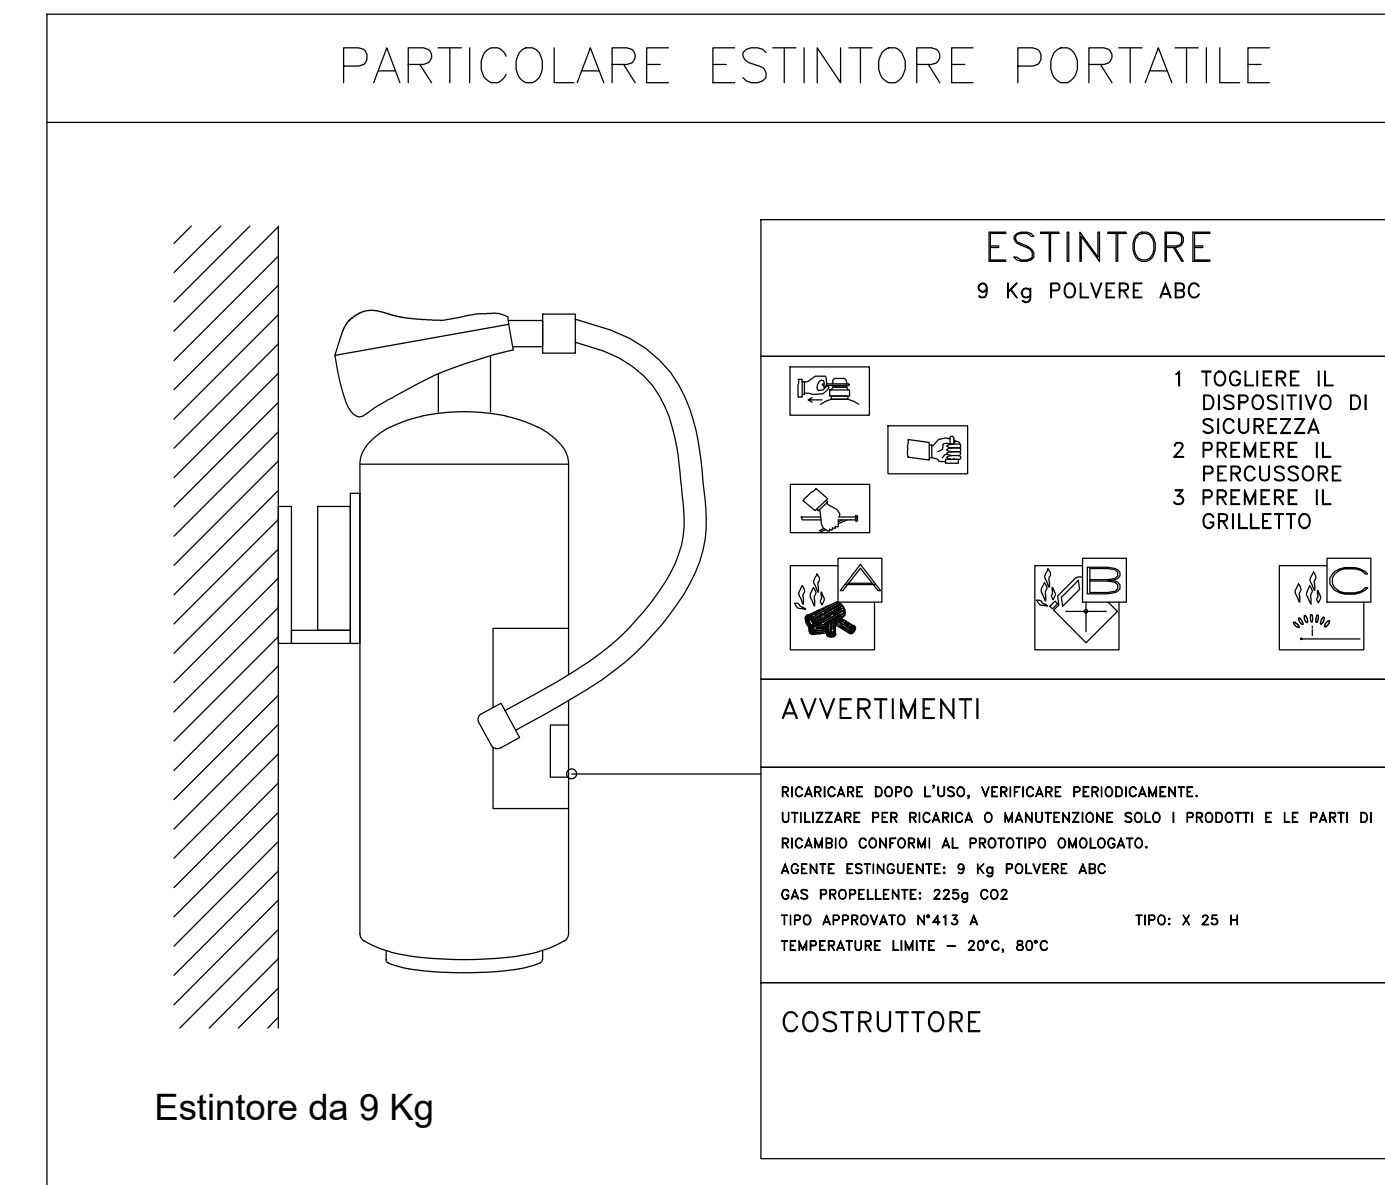





Planimetria impianto antincendio
FABBRICATO DI COMPOSTAGGIO
 SCALA 1: 200

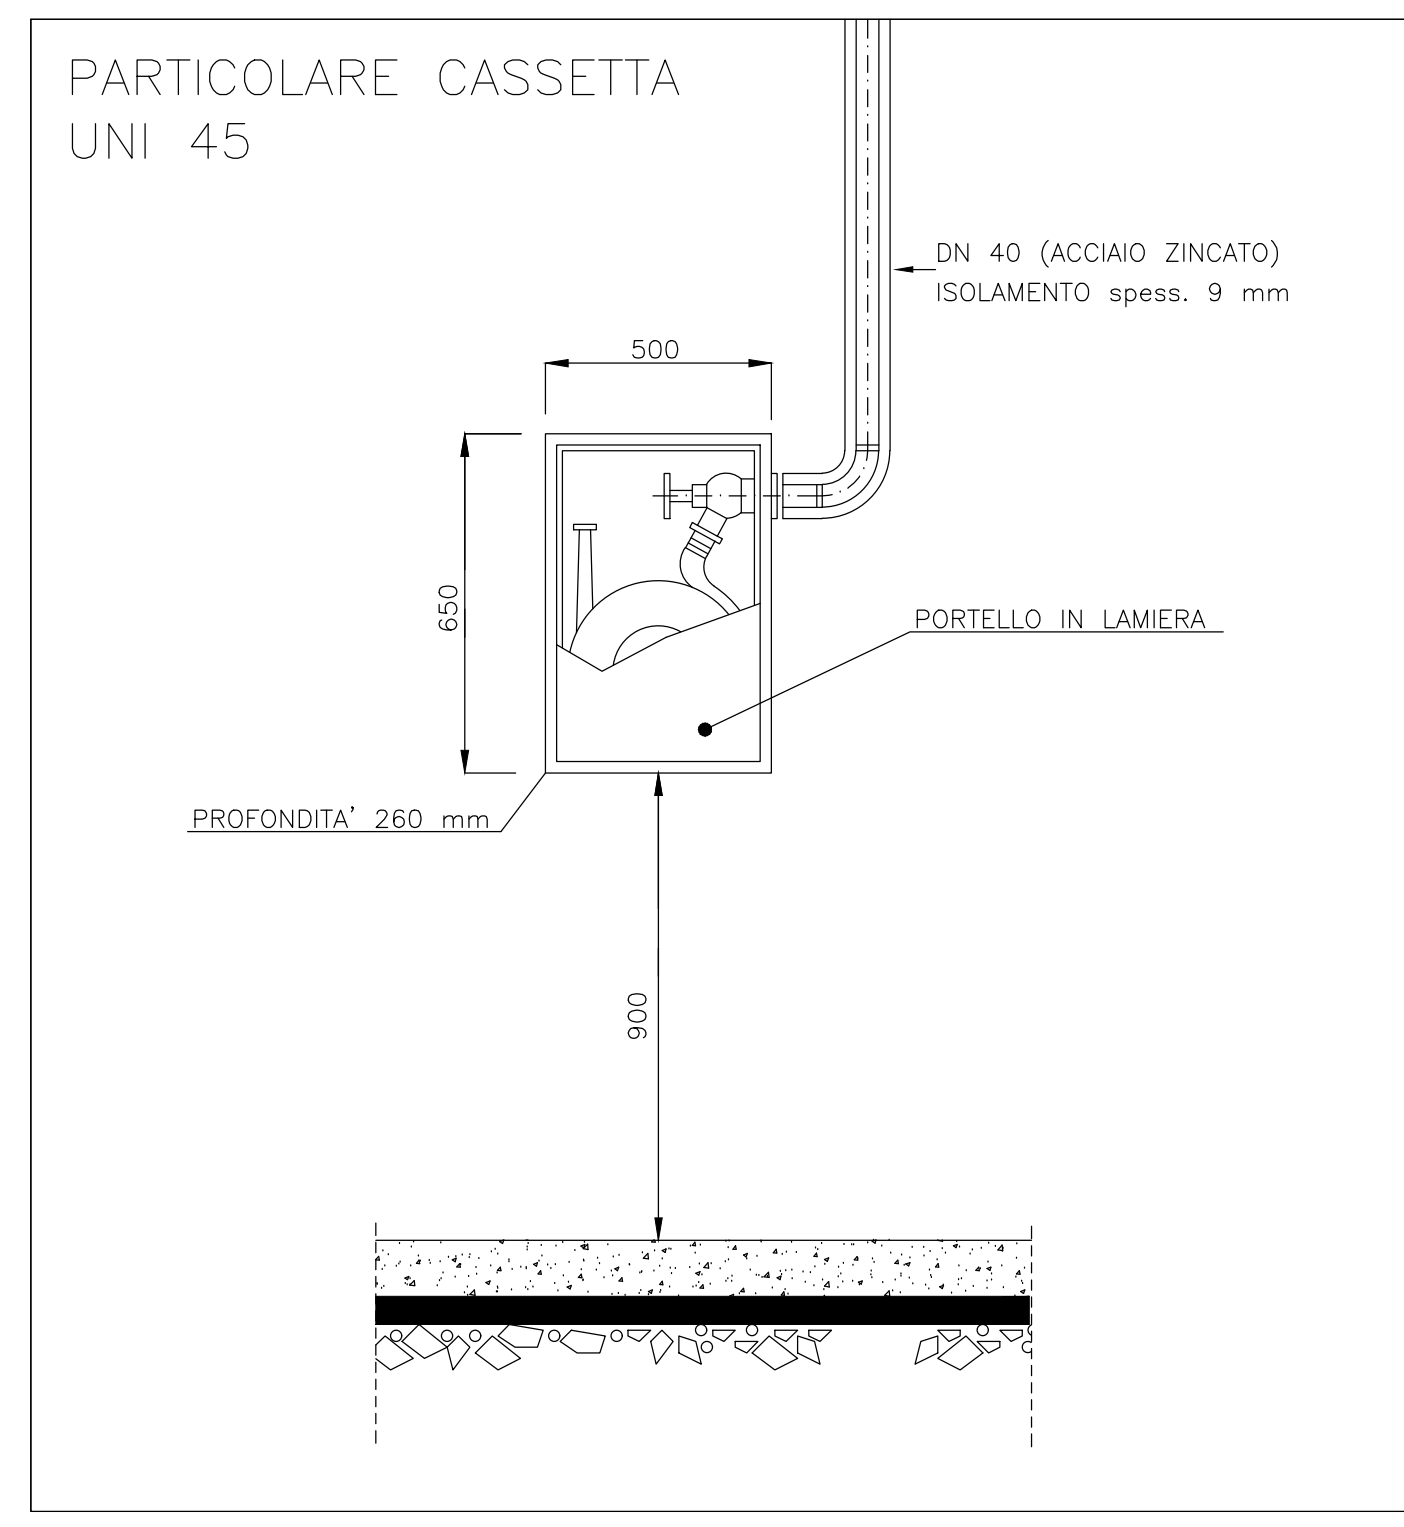

LEGENDA IMPIANTO ANTINCENDIO DI PROGETTO

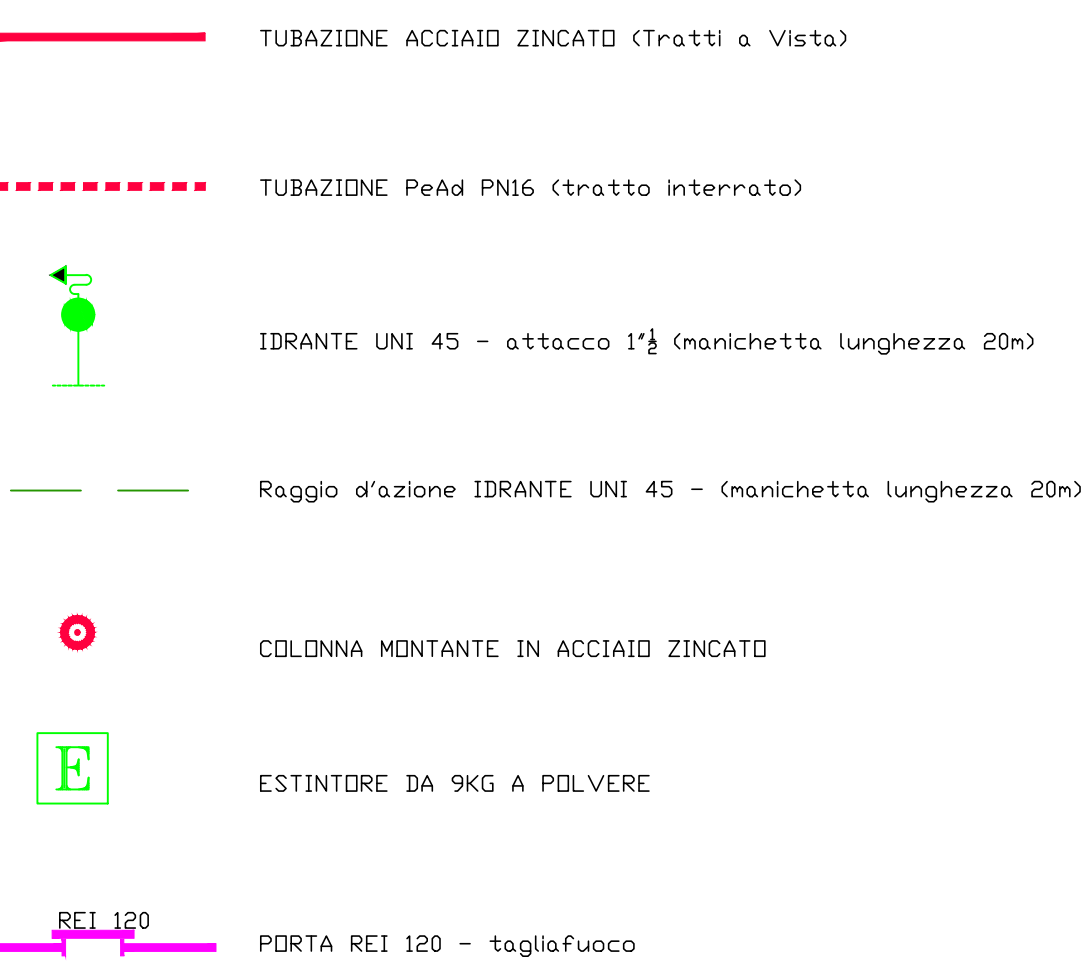

LEGENDA IMPIANTO ANTINCENDIO ESISTENTE

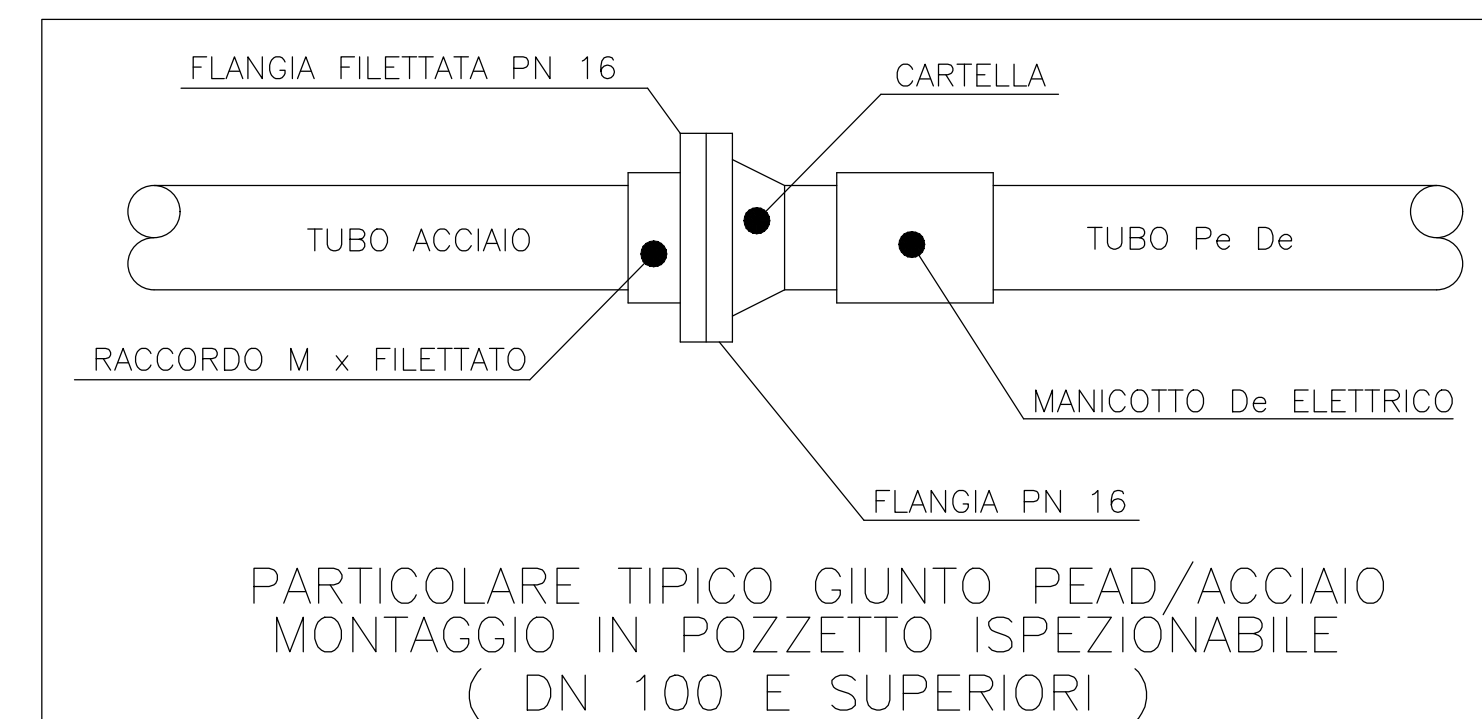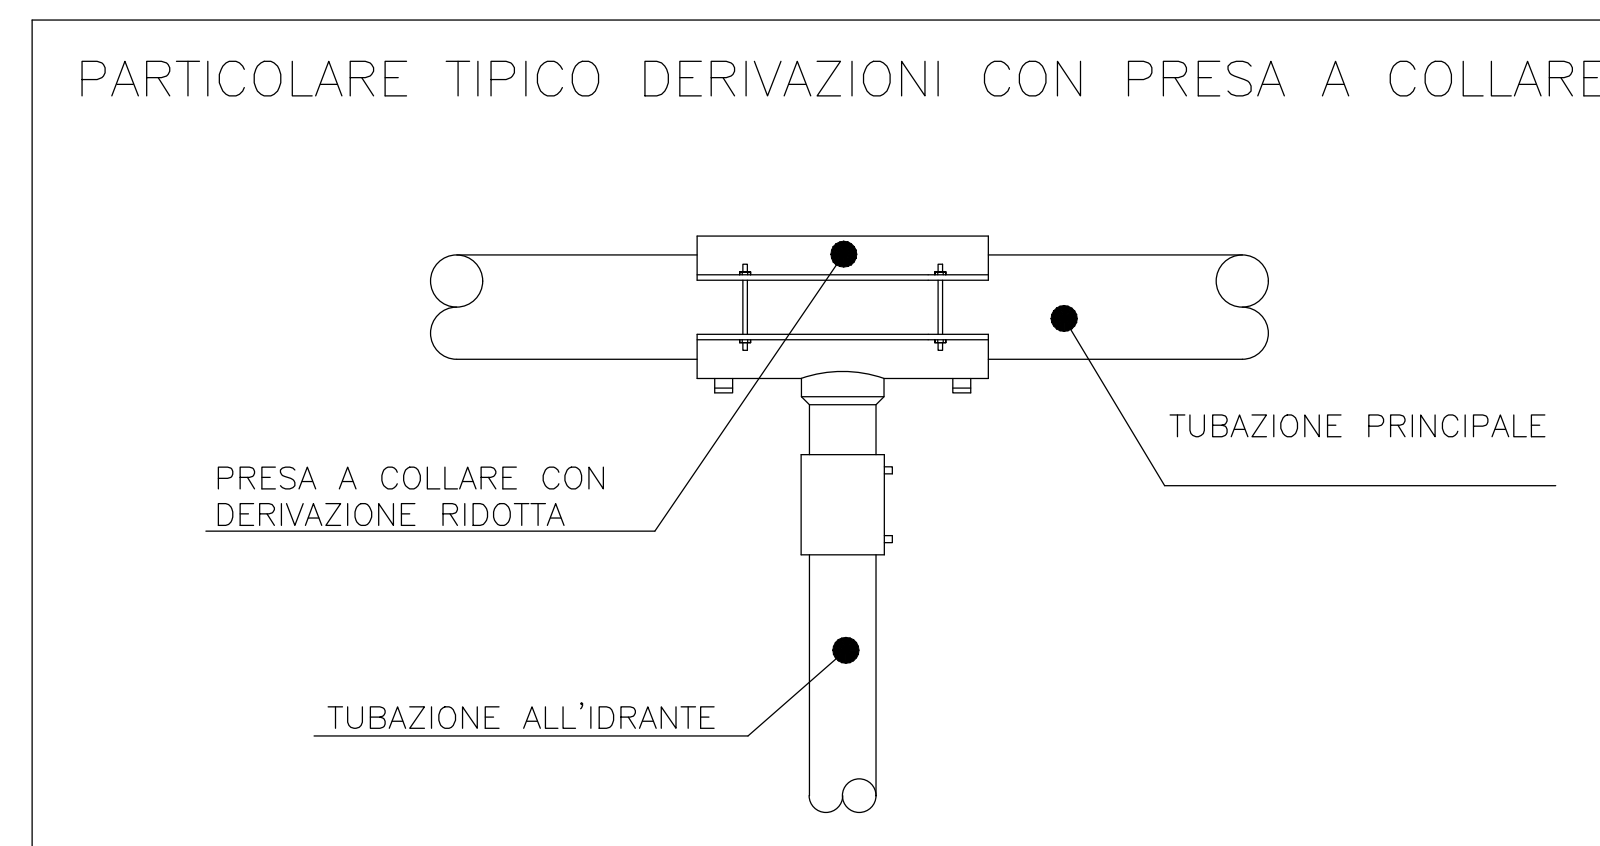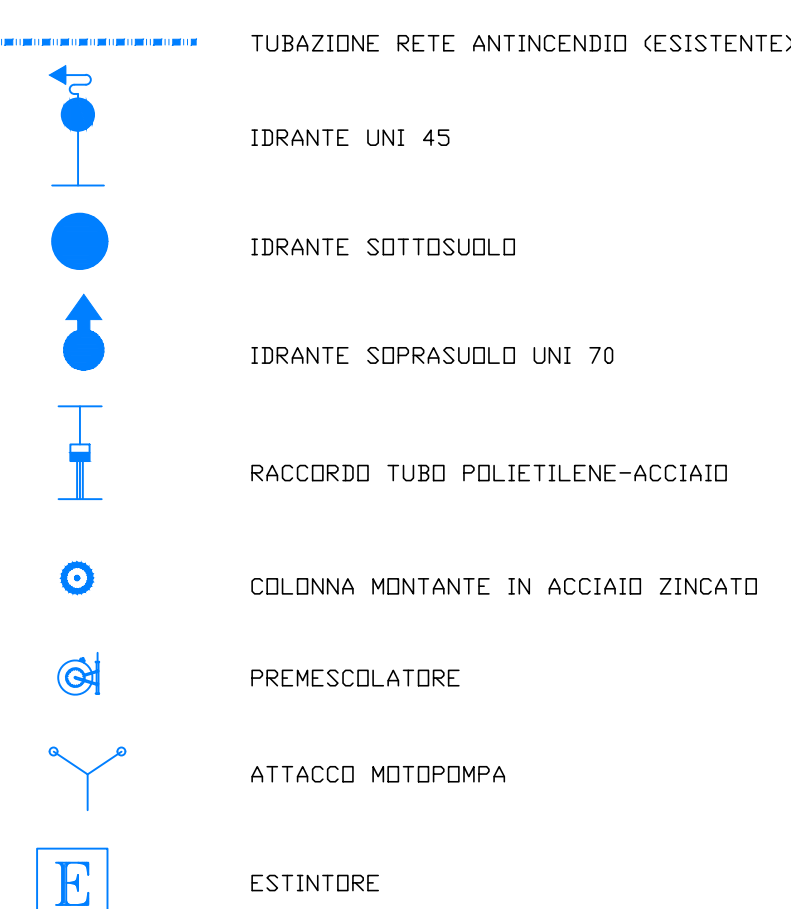

																					
REGIONE CAMPANIA STRUTTURA DI MISSIONE PER LO SMALTIMENTO DEI RIFIUTI STOCATI IN BALLE																					
LAVORI DI REALIZZAZIONE DELL'IMPIANTO DI COMPOSTAGGIO NELLO STIR DI TUFINO (NA)																					
ACCORDO QUADRO TRIENNALE PER L'AFFIDAMENTO DI SERVIZI DI INGEGNERIA E ARCHITETTURA - LOTTO 1 POR FESR 2014-2020 - ASSISE 6 - AZIONE 6.1.3 - PROCC N. 25974-SIA/18 CODICE CIG: 7332500X00 - CODICE CUP: B23G17013850006																					
PROGETTO ESECUTIVO																					
PI - PROTEZIONE INCENDI FABBRICATO COMPOSTAGGIO PLANIMETRIA USCITE DI SICUREZZA, RETE IDRICA ANTINCENDIO E LAY OUT IDRANTI ED ESTINTORI																					
<table border="1" style="width: 100%; border-collapse: collapse;"> <tr> <td style="width: 10%;">10196</td> <td style="width: 10%;">E</td> <td style="width: 10%;">P</td> <td style="width: 10%;">PL</td> <td style="width: 10%;">043</td> <td style="width: 10%;">0</td> <td style="width: 10%;">1</td> <td style="width: 10%;">1</td> <td style="width: 10%;">1:200</td> <td style="width: 10%;">.DWG</td> </tr> <tr> <td>COMMESSA</td> <td colspan="4">CODICE ELABORATO</td> <td>REV.</td> <td colspan="2">FOGLIO</td> <td>SCALA</td> <td>FORMATO</td> </tr> </table>	10196	E	P	PL	043	0	1	1	1:200	.DWG	COMMESSA	CODICE ELABORATO				REV.	FOGLIO		SCALA	FORMATO	
10196	E	P	PL	043	0	1	1	1:200	.DWG												
COMMESSA	CODICE ELABORATO				REV.	FOGLIO		SCALA	FORMATO												
RAGGRUPPAMENTO TEMPORANEO																					
CARPOGRUPO MANDATARIA ICARIA SOCIETÀ DI INGEGNERIA ICARIA s.r.l. SOCIETÀ DI INGEGNERIA - COOPERATIVA Via dei Mulini 4 00196 Roma (RM) Tel. 06/49810111 Fax 06/49810112 www.icaria.it info@icaria.it MANDANTE Luigi Ingrossoh Spa Via dei Fiammiferi 14 - 00100 - Roma Tel. 06/47800011 Fax 06/47800021 C.F.P. s.n.c. 05566651001 P.I. 05566651001 P.E.C. info@ingrossoh.it MANDANTE Ingrossoh s.r.l. Via della Ingrossoh 1 00196 Roma (RM) Tel. 06/49810111 Fax 06/49810112 www.ingrossoh.it info@ingrossoh.it CAPOGRUPPO DELL'OPERA DOTT. ING. VACCÀ GIUSEPPE Piazza M. Goretti 14 00196 Roma (RM) Tel. 06/49810111 Fax 06/49810112 www.ingrossoh.it info@ingrossoh.it																					
CAPOGRUPPO MANDATARIA ICARIA SOCIETÀ DI INGEGNERIA ICARIA s.r.l. SOCIETÀ DI INGEGNERIA - COOPERATIVA Via dei Mulini 4 00196 Roma (RM) Tel. 06/49810111 Fax 06/49810112 www.icaria.it info@icaria.it MANDANTE Luigi Ingrossoh Spa Via dei Fiammiferi 14 - 00100 - Roma Tel. 06/47800011 Fax 06/47800021 C.F.P. s.n.c. 05566651001 P.I. 05566651001 P.E.C. info@ingrossoh.it MANDANTE Ingrossoh s.r.l. Via della Ingrossoh 1 00196 Roma (RM) Tel. 06/49810111 Fax 06/49810112 www.ingrossoh.it info@ingrossoh.it CAPOGRUPPO DELL'OPERA DOTT. ING. VACCÀ GIUSEPPE Piazza M. Goretti 14 00196 Roma (RM) Tel. 06/49810111 Fax 06/49810112 www.ingrossoh.it info@ingrossoh.it																					
CAPOGRUPPO MANDATARIA ICARIA SOCIETÀ DI INGEGNERIA ICARIA s.r.l. SOCIETÀ DI INGEGNERIA - COOPERATIVA Via dei Mulini 4 00196 Roma (RM) Tel. 06/49810111 Fax 06/49810112 www.icaria.it info@icaria.it MANDANTE Luigi Ingrossoh Spa Via dei Fiammiferi 14 - 00100 - Roma Tel. 06/47800011 Fax 06/47800021 C.F.P. s.n.c. 05566651001 P.I. 05566651001 P.E.C. info@ingrossoh.it MANDANTE Ingrossoh s.r.l. Via della Ingrossoh 1 00196 Roma (RM) Tel. 06/49810111 Fax 06/49810112 www.ingrossoh.it info@ingrossoh.it CAPOGRUPPO DELL'OPERA DOTT. ING. VACCÀ GIUSEPPE Piazza M. Goretti 14 00196 Roma (RM) Tel. 06/49810111 Fax 06/49810112 www.ingrossoh.it info@ingrossoh.it																					
CAPOGRUPPO MANDATARIA ICARIA SOCIETÀ DI INGEGNERIA ICARIA s.r.l. SOCIETÀ DI INGEGNERIA - COOPERATIVA Via dei Mulini 4 00196 Roma (RM) Tel. 06/49810111 Fax 06/49810112 www.icaria.it info@icaria.it MANDANTE Luigi Ingrossoh Spa Via dei Fiammiferi 14 - 00100 - Roma Tel. 06/47800011 Fax 06/47800021 C.F.P. s.n.c. 05566651001 P.I. 05566651001 P.E.C. info@ingrossoh.it MANDANTE Ingrossoh s.r.l. Via della Ingrossoh 1 00196 Roma (RM) Tel. 06/49810111 Fax 06/49810112 www.ingrossoh.it info@ingrossoh.it CAPOGRUPPO DELL'OPERA DOTT. ING. VACCÀ GIUSEPPE Piazza M. Goretti 14 00196 Roma (RM) Tel. 06/49810111 Fax 06/49810112 www.ingrossoh.it info@ingrossoh.it																					
CAPOGRUPPO MANDATARIA ICARIA SOCIETÀ DI INGEGNERIA ICARIA s.r.l. SOCIETÀ DI INGEGNERIA - COOPERATIVA Via dei Mulini 4 00196 Roma (RM) Tel. 06/49810111 Fax 06/49810112 www.icaria.it info@icaria.it MANDANTE Luigi Ingrossoh Spa Via dei Fiammiferi 14 - 00100 - Roma Tel. 06/47800011 Fax 06/47800021 C.F.P. s.n.c. 05566651001 P.I. 05566651001 P.E.C. info@ingrossoh.it MANDANTE Ingrossoh s.r.l. Via della Ingrossoh 1 00196 Roma (RM) Tel. 06/49810111 Fax 06/49810112 www.ingrossoh.it info@ingrossoh.it CAPOGRUPPO DELL'OPERA DOTT. ING. VACCÀ GIUSEPPE Piazza M. Goretti 14 00196 Roma (RM) Tel. 06/49810111 Fax 06/49810112 www.ingrossoh.it info@ingrossoh.it																					
CAPOGRUPPO MANDATARIA ICARIA SOCIETÀ DI INGEGNERIA ICARIA s.r.l. SOCIETÀ DI INGEGNERIA - COOPERATIVA Via dei Mulini 4 00196 Roma (RM) Tel. 06/49810111 Fax 06/49810112 www.icaria.it info@icaria.it MANDANTE Luigi Ingrossoh Spa Via dei Fiammiferi 14 - 00100 - Roma Tel. 06/47800011 Fax 06/47800021 C.F.P. s.n.c. 05566651001 P.I. 05566651001 P.E.C. info@ingrossoh.it MANDANTE Ingrossoh s.r.l. Via della Ingrossoh 1 00196 Roma (RM) Tel. 06/49810111 Fax 06/49810112 www.ingrossoh.it info@ingrossoh.it CAPOGRUPPO DELL'OPERA DOTT. ING. VACCÀ GIUSEPPE Piazza M. Goretti 14 00196 Roma (RM) Tel. 06/49810111 Fax 06/49810112 www.ingrossoh.it info@ingrossoh.it																					
CAPOGRUPPO MANDATARIA ICARIA SOCIETÀ DI INGEGNERIA ICARIA s.r.l. SOCIET																					